


SĄSIEDNI BUDYNEK HOTELU

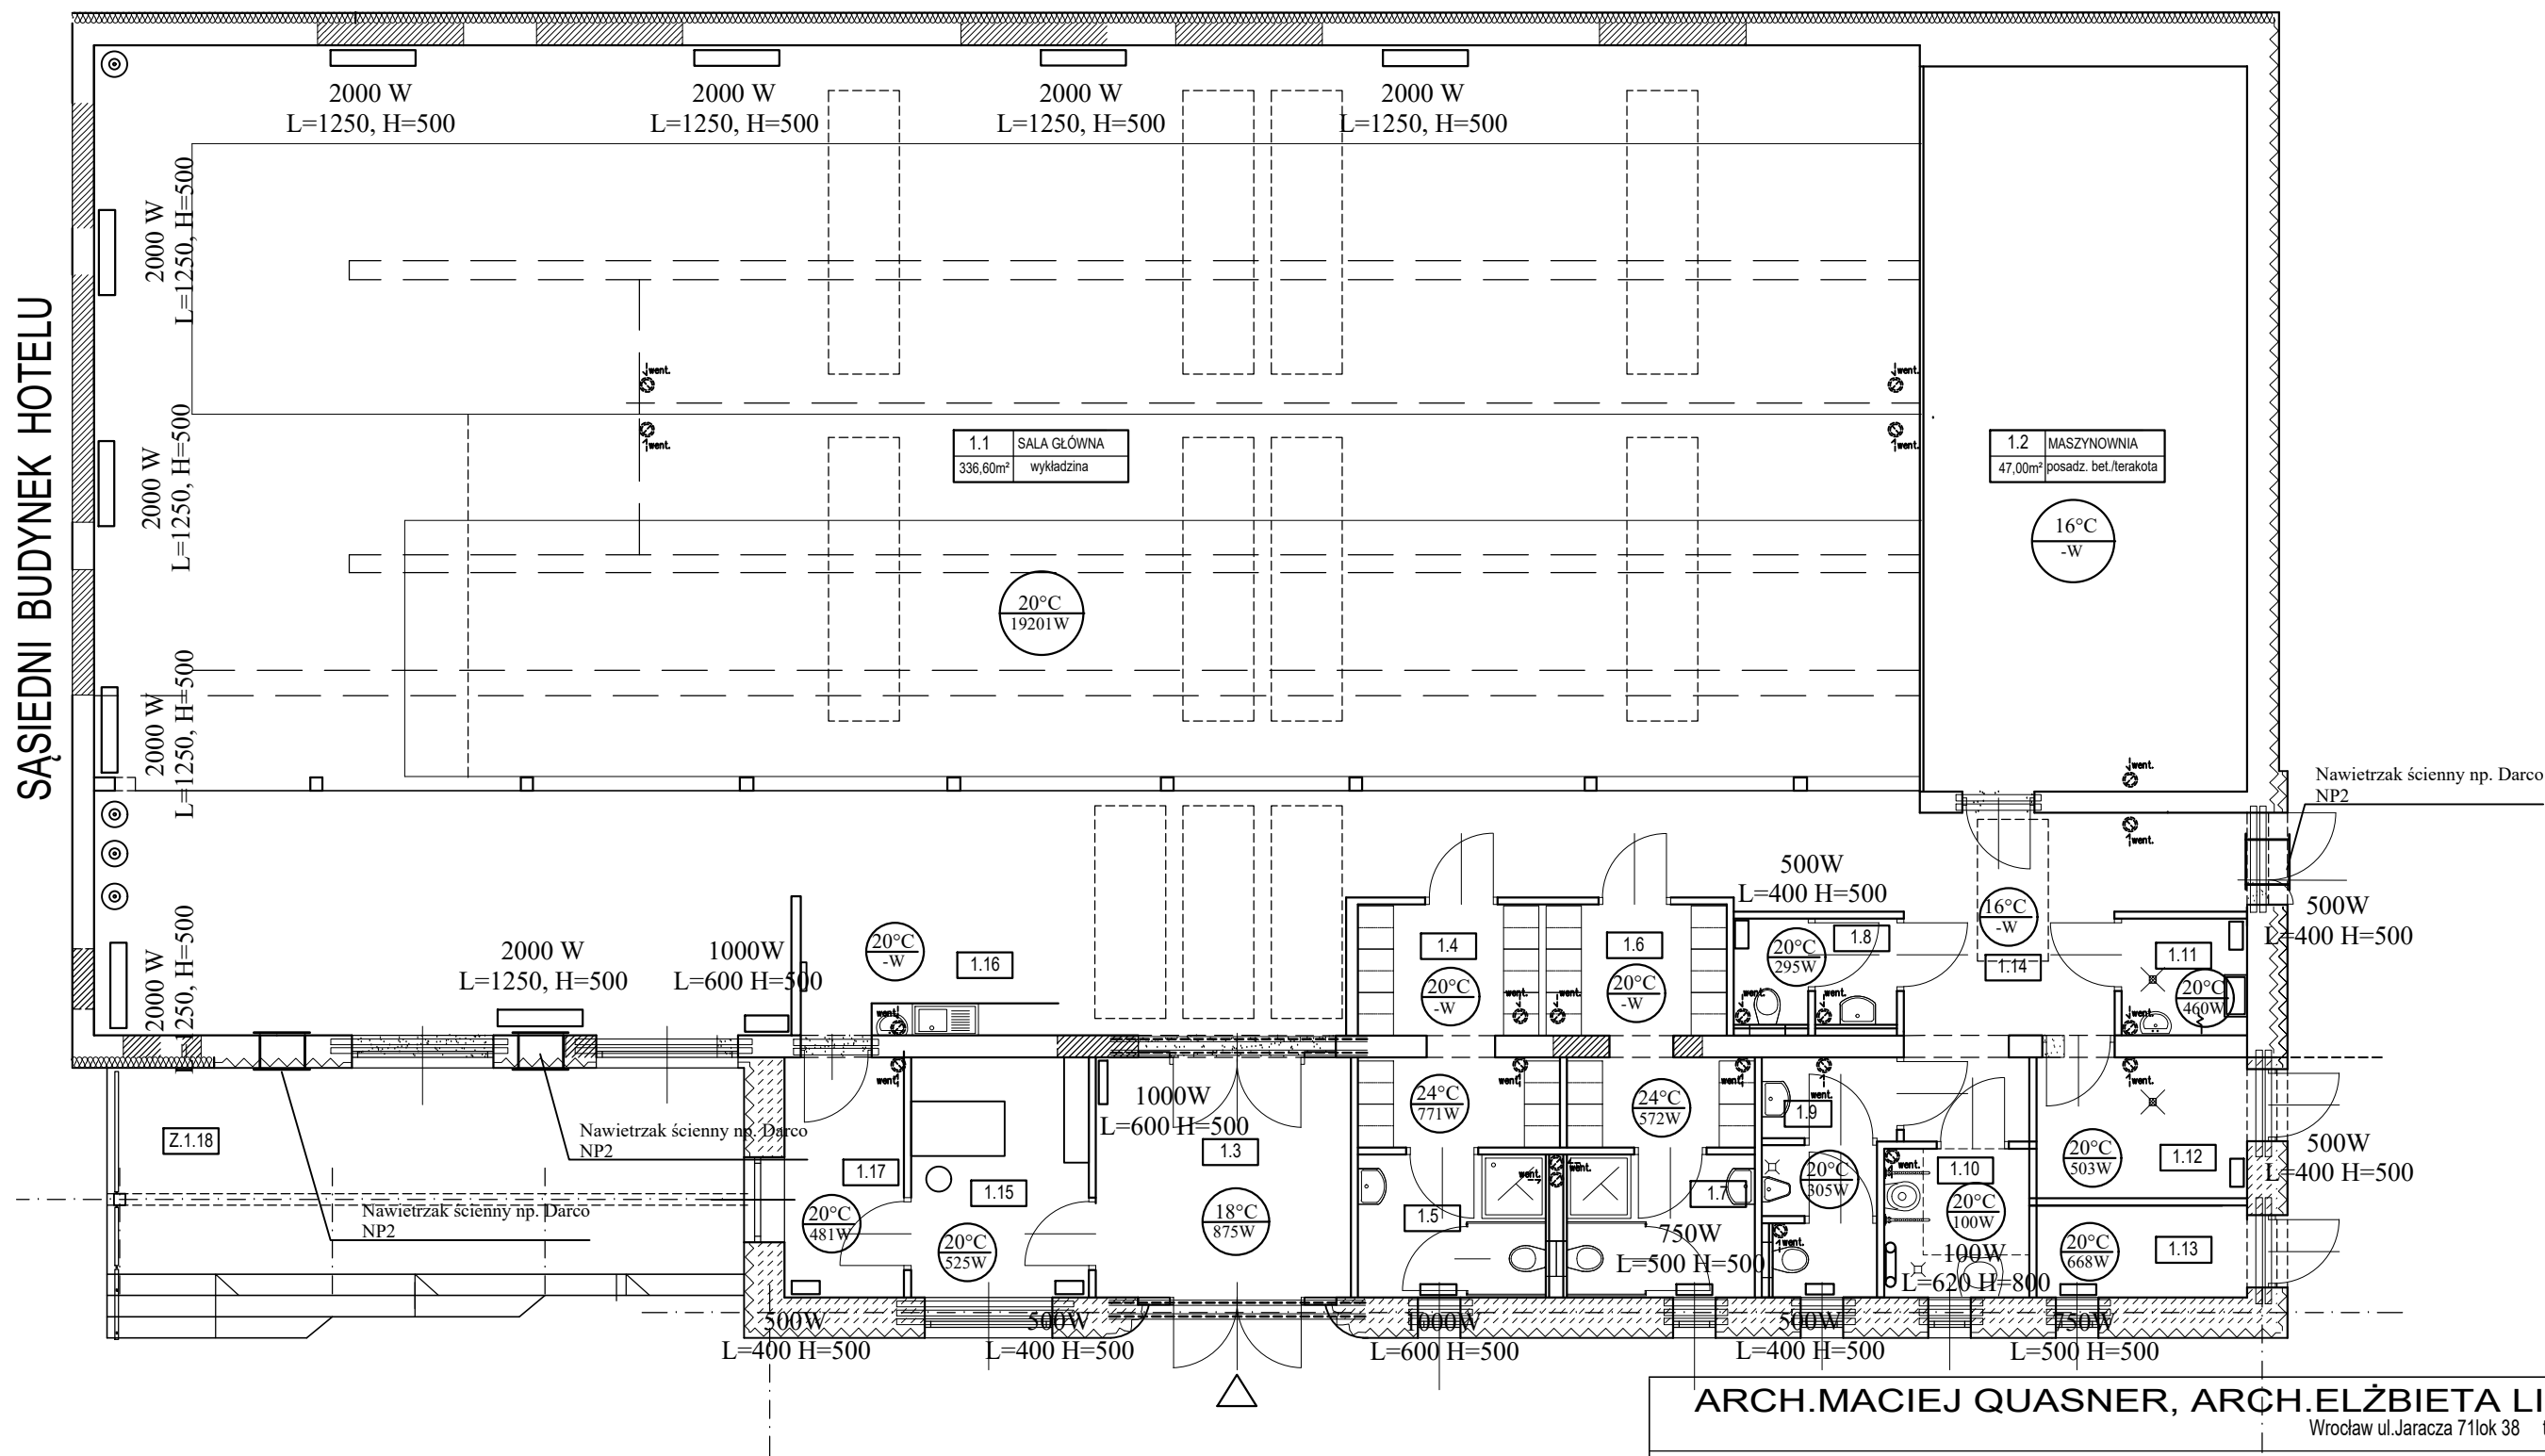

OZNACZENIA

- grzejnik płytowy elektryczny np. PURMO
- grzejnik łazienkowy elektryczny
- temperatura /zapotrzebowanie na ciepło
- temperatura /zapotrzebowanie na ciepło zbilansowana zyskami z sąsiednich pomieszczeń

UWAGA: W każdym oknie stosować nawietrzaki

1.1	SALA GŁÓWNA
336,60 m²	wykładzina
1.2	MASZYNOWNIA
47,00 m²	wykładzina
1.3	HALL WEJŚC.
12,20 m²	terakota
1.4	SZATNIA MĘSKA
8,60 m²	terakota
1.5	JAMYWALNIA MĘSKA
5,40 m²	terakota
1.6	SZATNIA KOBIECY
8,40 m²	terakota
1.7	JAMYWALNIA KOBIECY
5,40 m²	terakota
1.8	PRACOWNICY
4,20 m²	terakota
1.9	
5,50 m²	terakota
1.10	
4,30 m²	terakota
1.11	POM. PORZĄDK.
2,90 m²	terakota
1.12	POM. GOSP. K. - 2
11,20 m²	terakota
1.13	POM. GOSP. ST. - 3
3,90 m²	terakota
1.14	KORYTARZ - 2
14,10 m²	terakota
1.15	POKÓJ BIUR. -SOCJ.
11,50 m²	terakota
1.16	BAR
7,60 m²	terakota
1.17	ZAPLECZE BARU
5,80 m²	terakota
Z.1.18	OGRÓDEK LETNI
36,70 m²	posadzka bet. strukt.

ARCH. MACIEJ QUASNER, ARCH. ELŻBIETA LINARD

Wrocław ul. Jaracza 71 lok 38 tel. +48 /601- 85-49-44

Temat: PRZEBUDOWA WRAZ Z ROZBUDOWĄ I WYPOSAŻENIEM ISTNIEJĄCEJ KRĘGIELNI W
ŚWIEBODZICACH DZ. NR 741/9, 741/11, 741/12, OBREB ŚRÓDMIEŚCIE 3
Obiekt: BUDYNEK KRĘGIELNI
Adres: 58-160 ŚWIEBODZICE, REKREACYJNA 1
Inwestor: URZĄD MIEJSKI W ŚWIEBODZICACH UL. RYNEK 1
Główny projektant: mgr inż. arch. ELŻBIETA LINARD

PARTER- INSTALACJA C.O I WENTYLACJI

PROJEKT WYKONAWCZY

Projektant: mgr inż. Jolanta Kurkiewicz	specjalność: instal. sanitarne UAN.V-7342/3/122/94 UW W-ch	data: 01.2017	podpis:	skala 1:100
Asystent projektanta mgr inż. Agata Paździora		01.2017		rys. nr 5S